



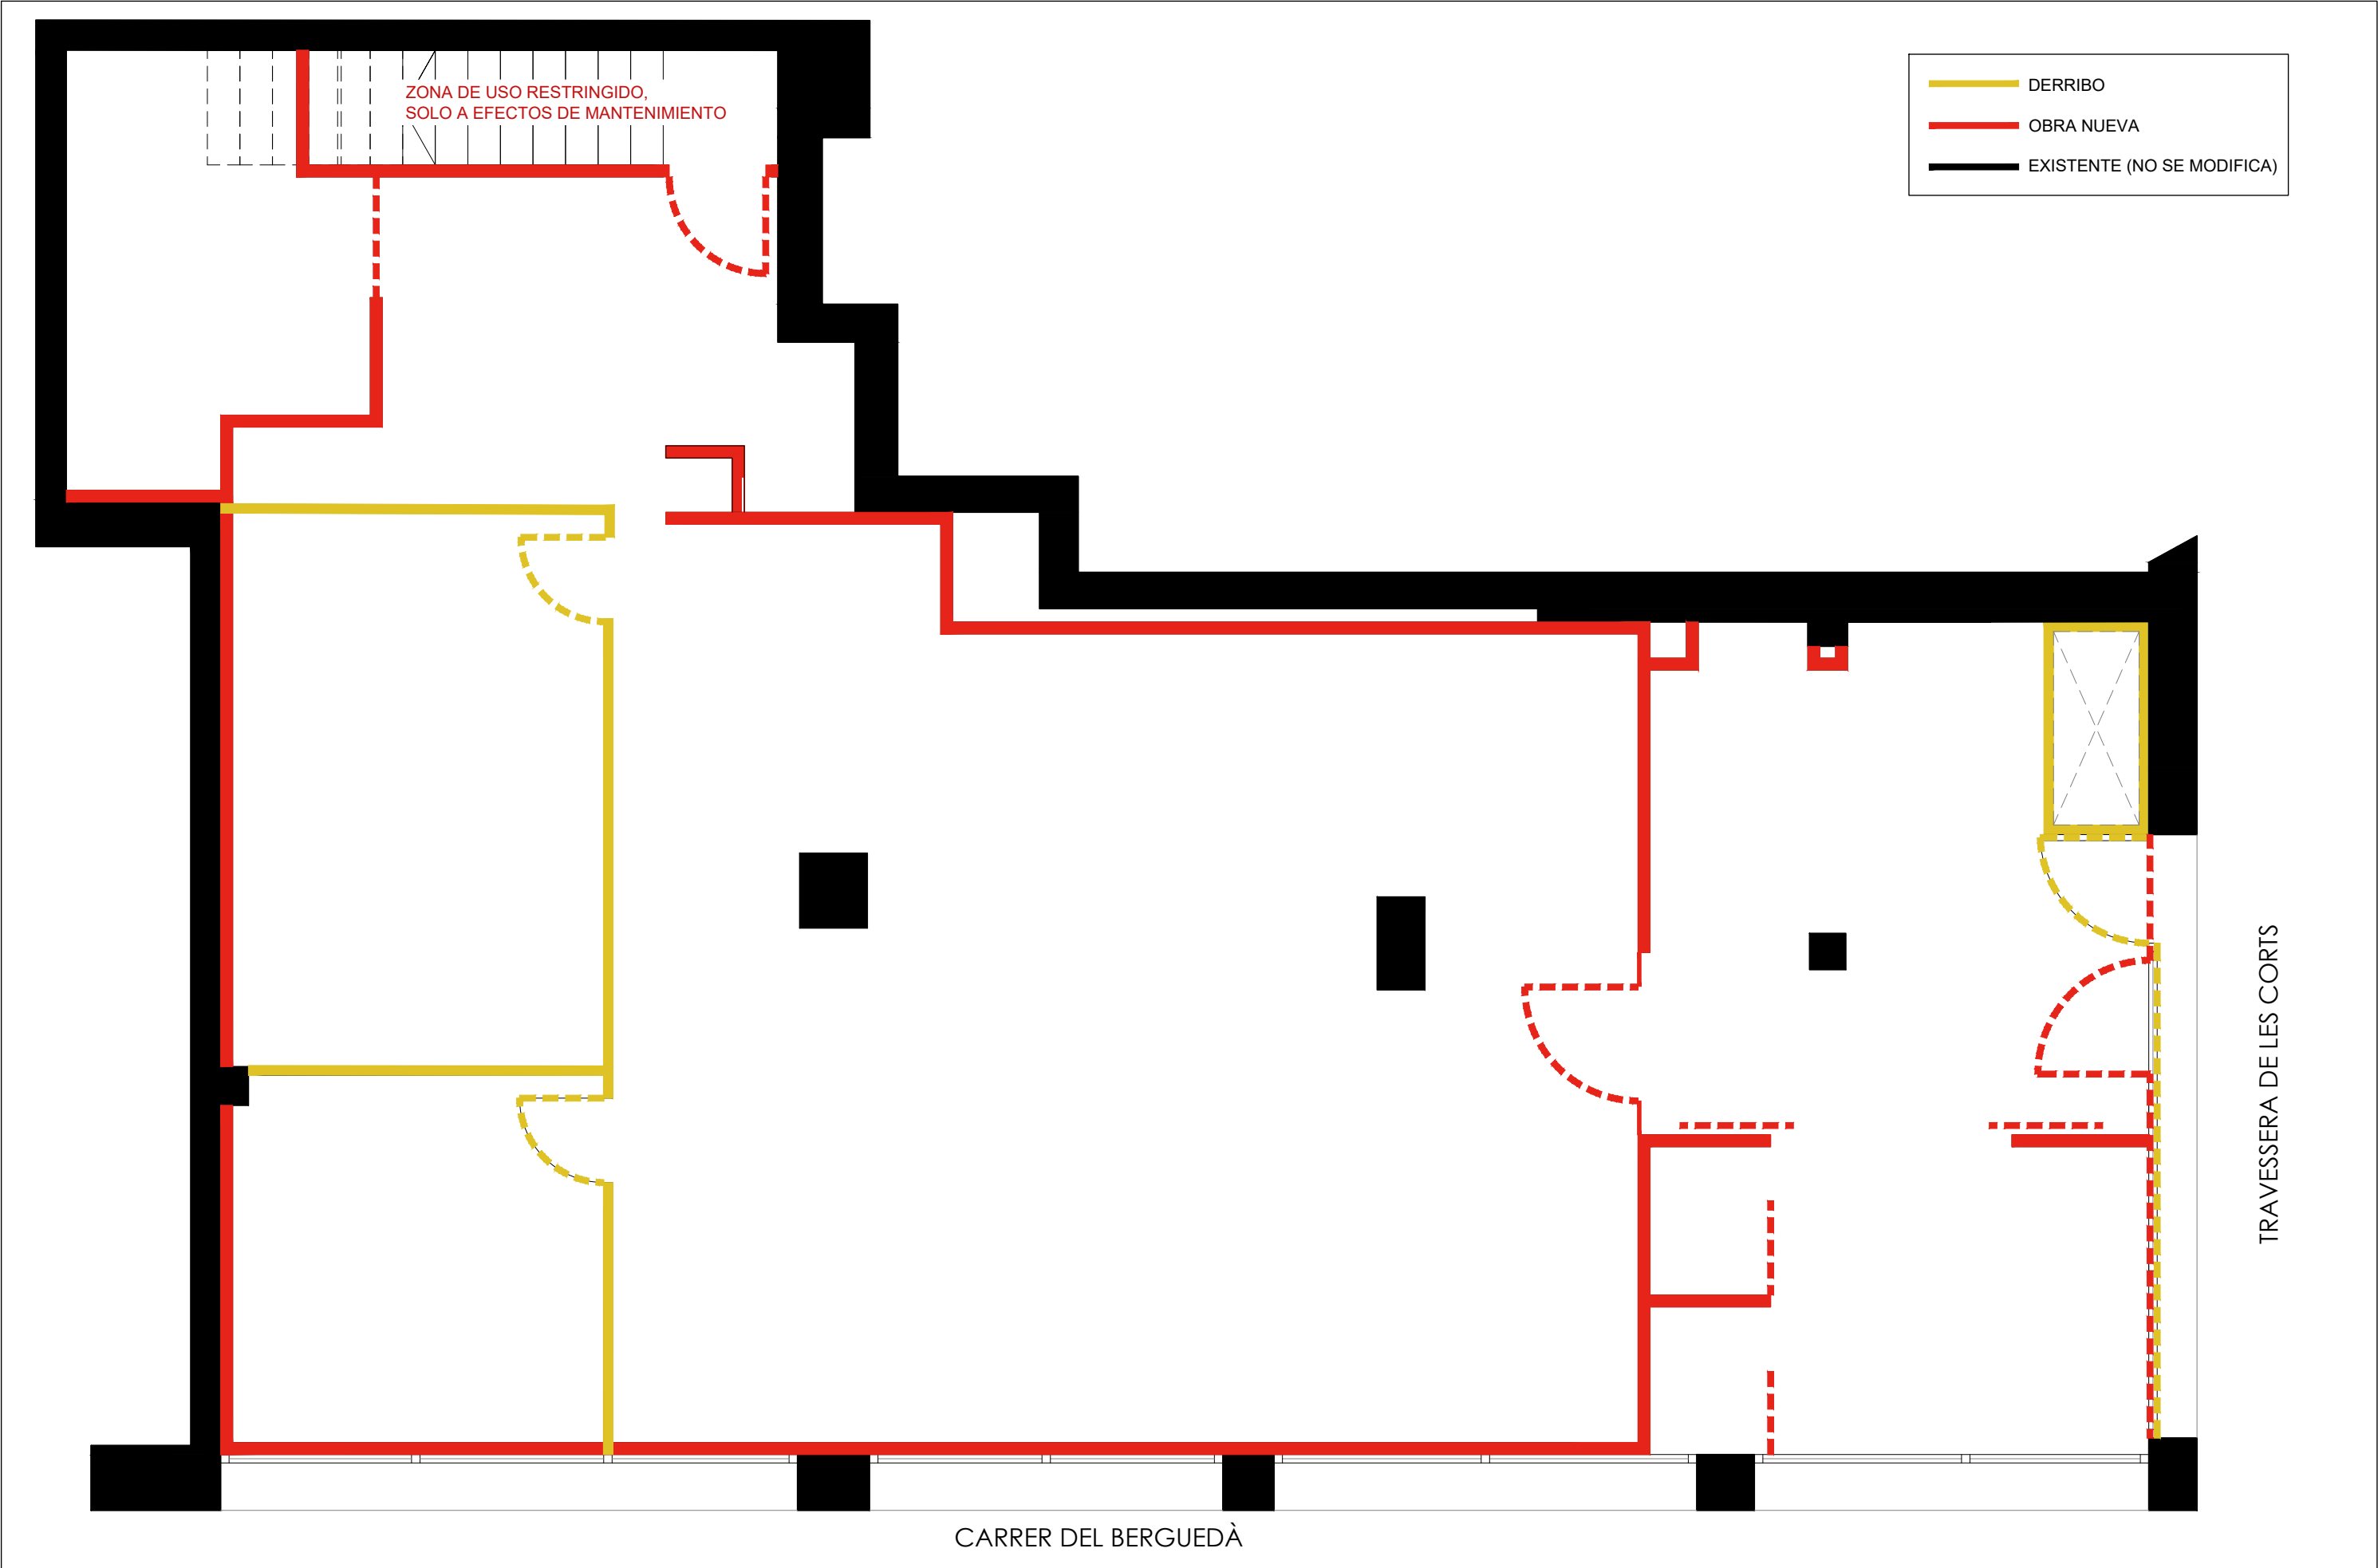



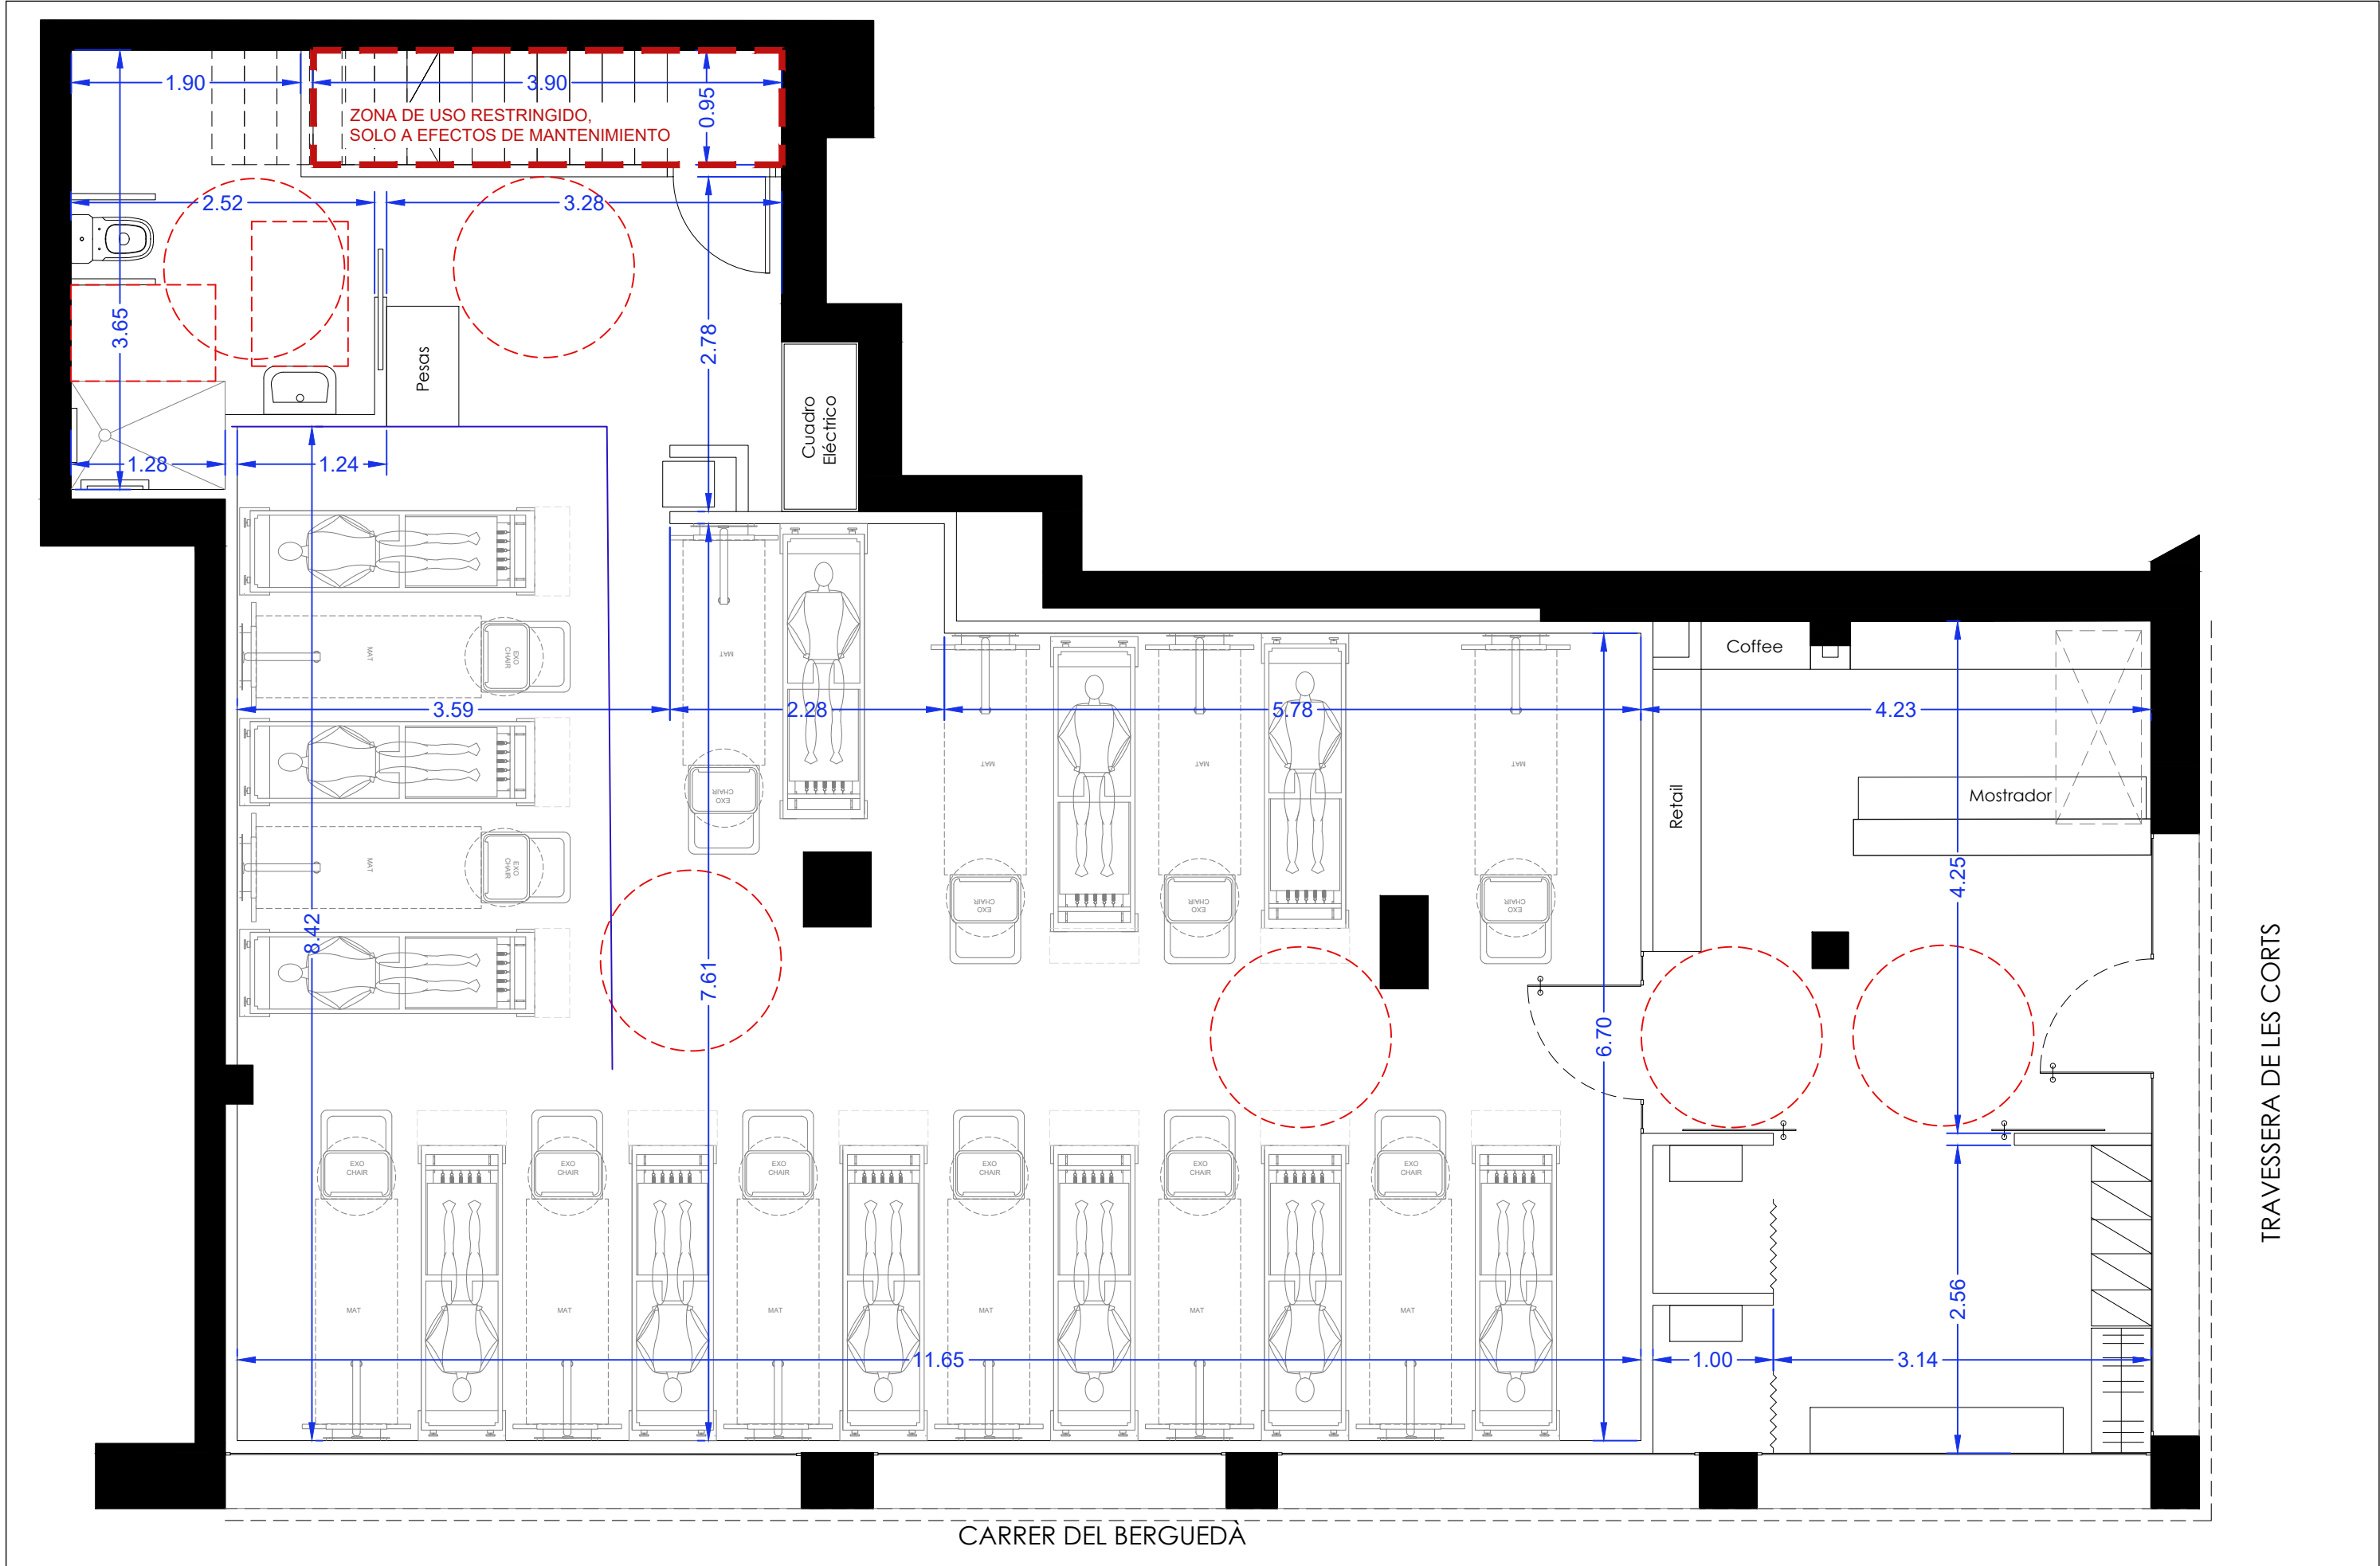

CARRER DEL BERGUEDA



 
Carlos País
carlos.pais@cx2projectes.com / cx2projectes.com
Av Vallcarca 74 Ent 1, 08023 Barcelona. 660 719 250

PROJECTE: ACTIVIDAD CENTRO DE PILATES

Emplaçament:
Trav. Corts 302, PBA - Porta 1. 08029 Barcelona
l'Enginyer Tècnic Industrial:
Carlos País Collado nº Col·legiat: 24.134

Propietat:
Fitness Ibero Group, S.L


Contingut:
REFORMA
DISTRIBUCIÓN




Escala:
1/50
Data:
AGOSTO 2026

Plànol nº


04

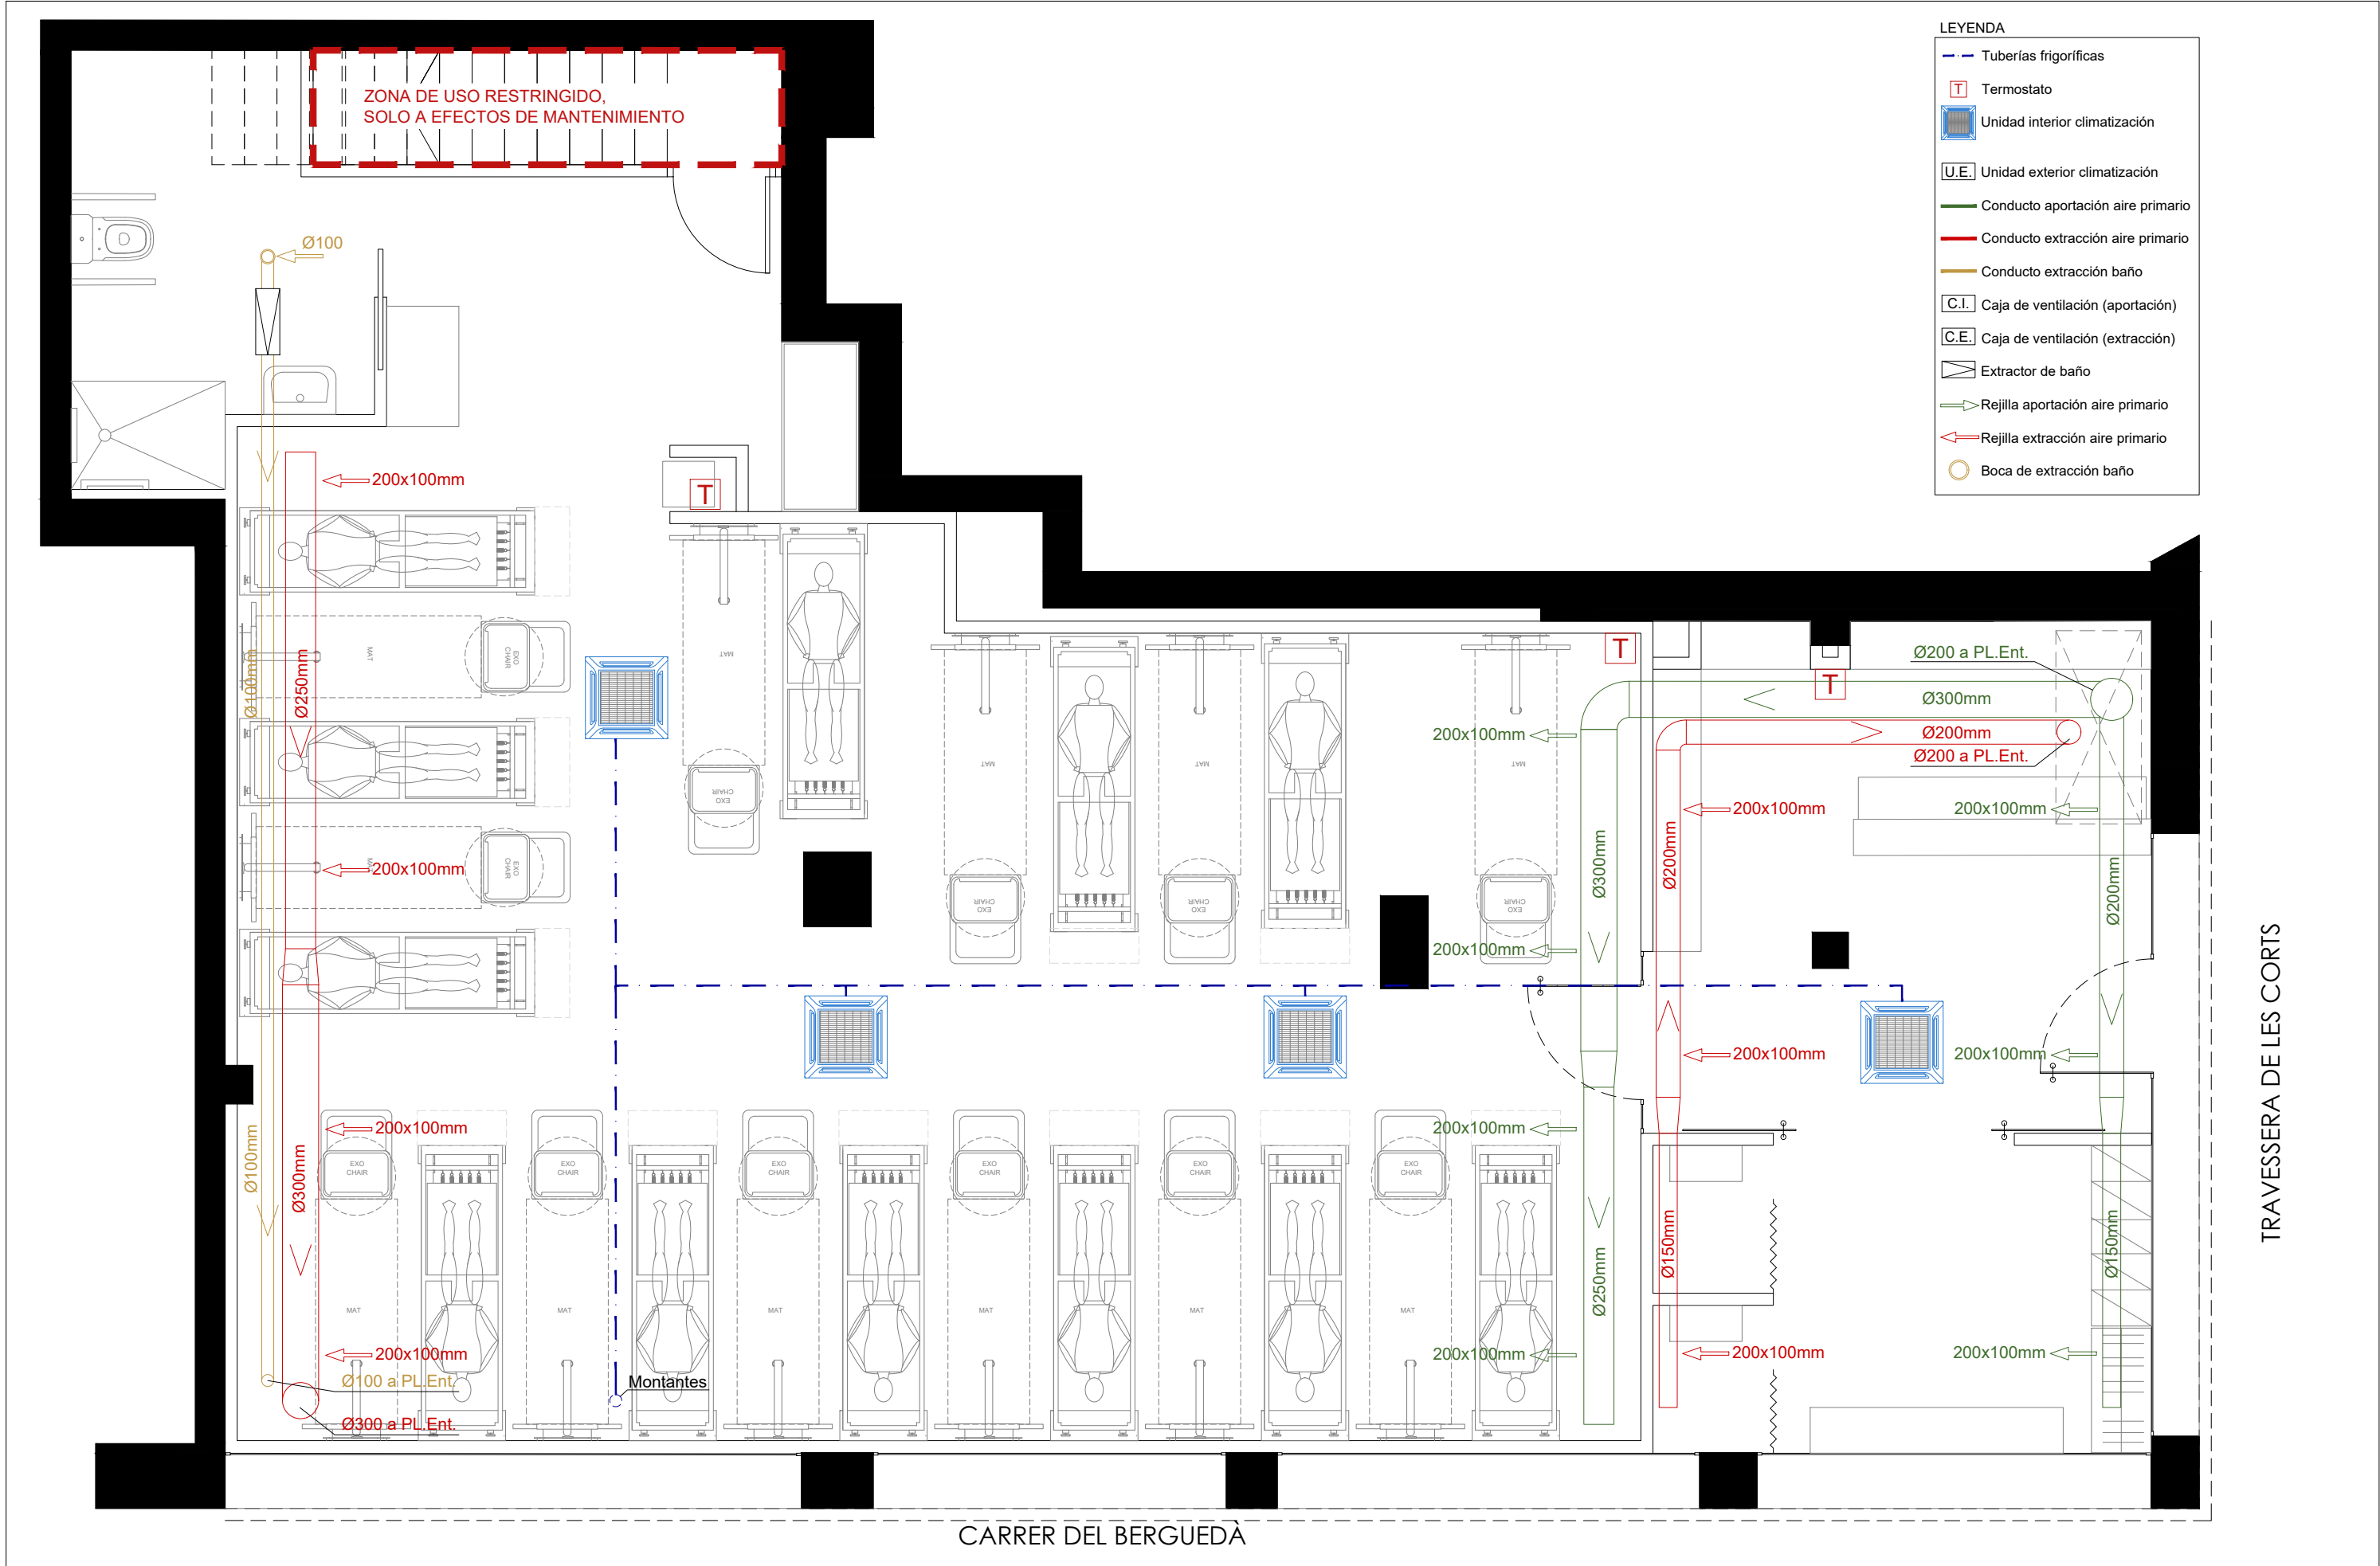


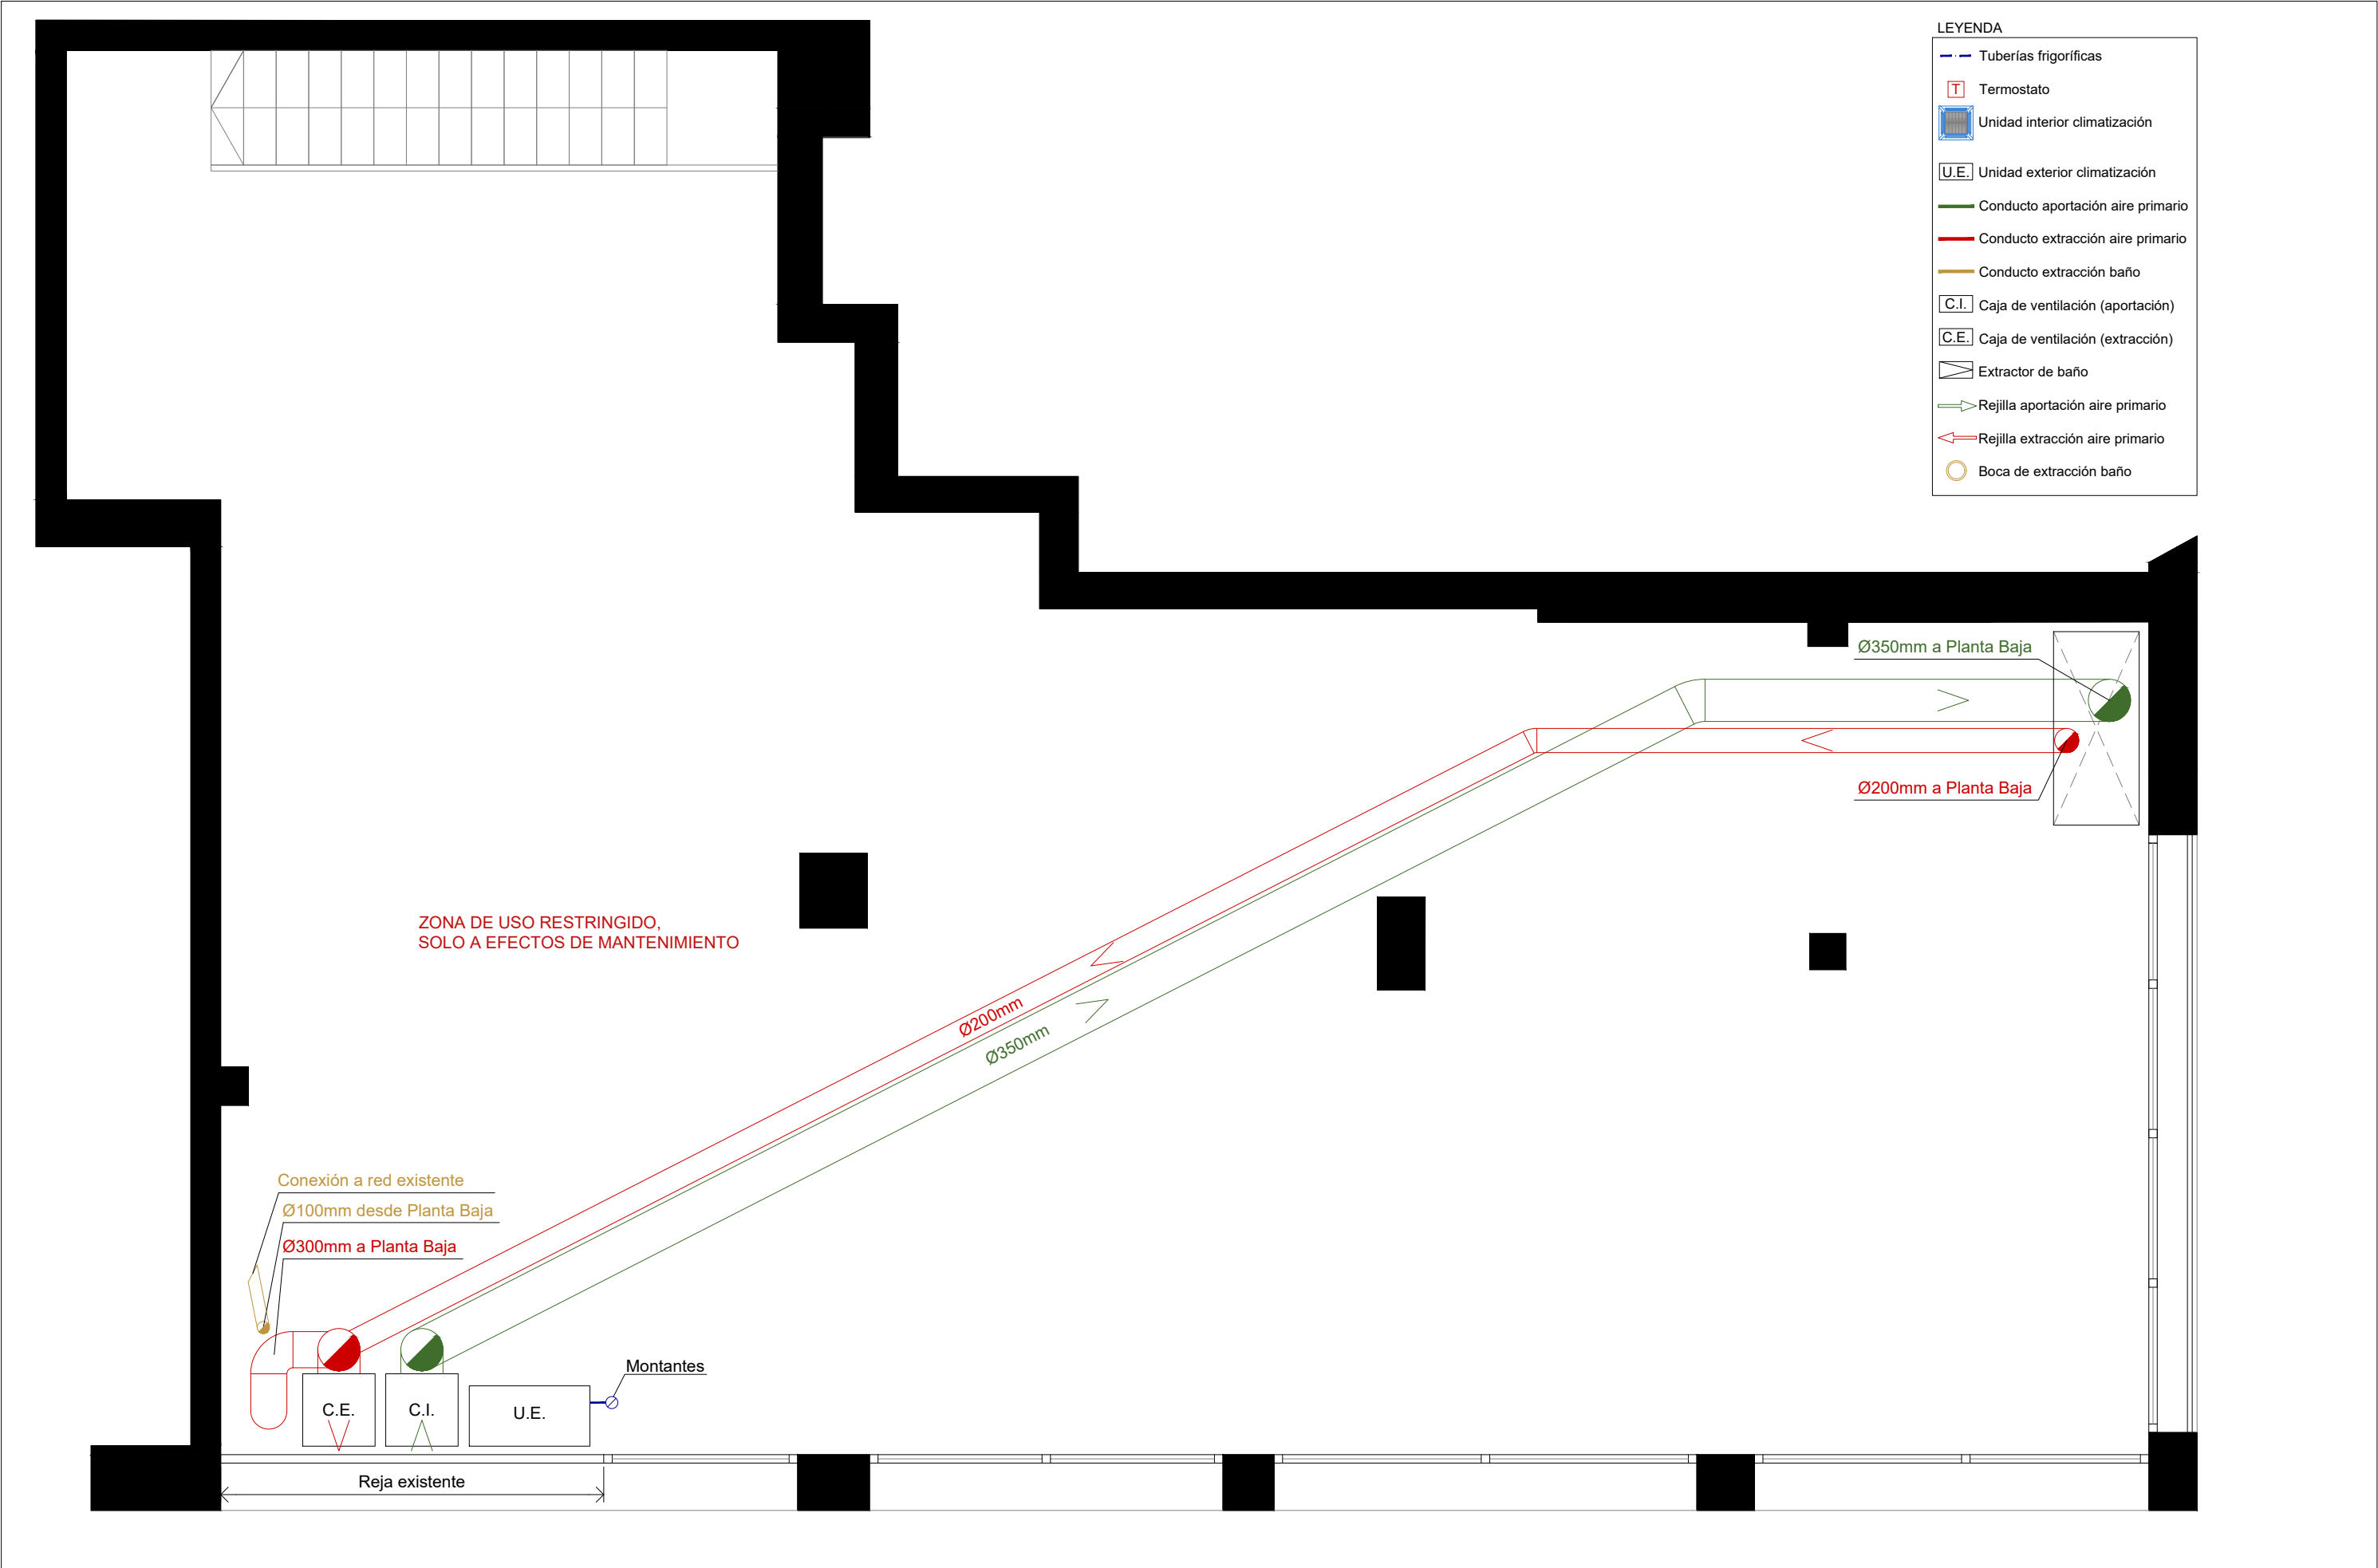

LEYENDA

- Tuberías frigoríficas
- Termostato
- Unidad interior climatización
- U.E. Unidad exterior climatización
- Conducto aportación aire primario
- Conducto extracción aire primario
- Conducto extracción baño
- C.I. Caja de ventilación (aportación)
- C.E. Caja de ventilación (extracción)
- Extractor de baño
- Rejilla aportación aire primario
- Rejilla extracción aire primario
- Boca de extracción baño

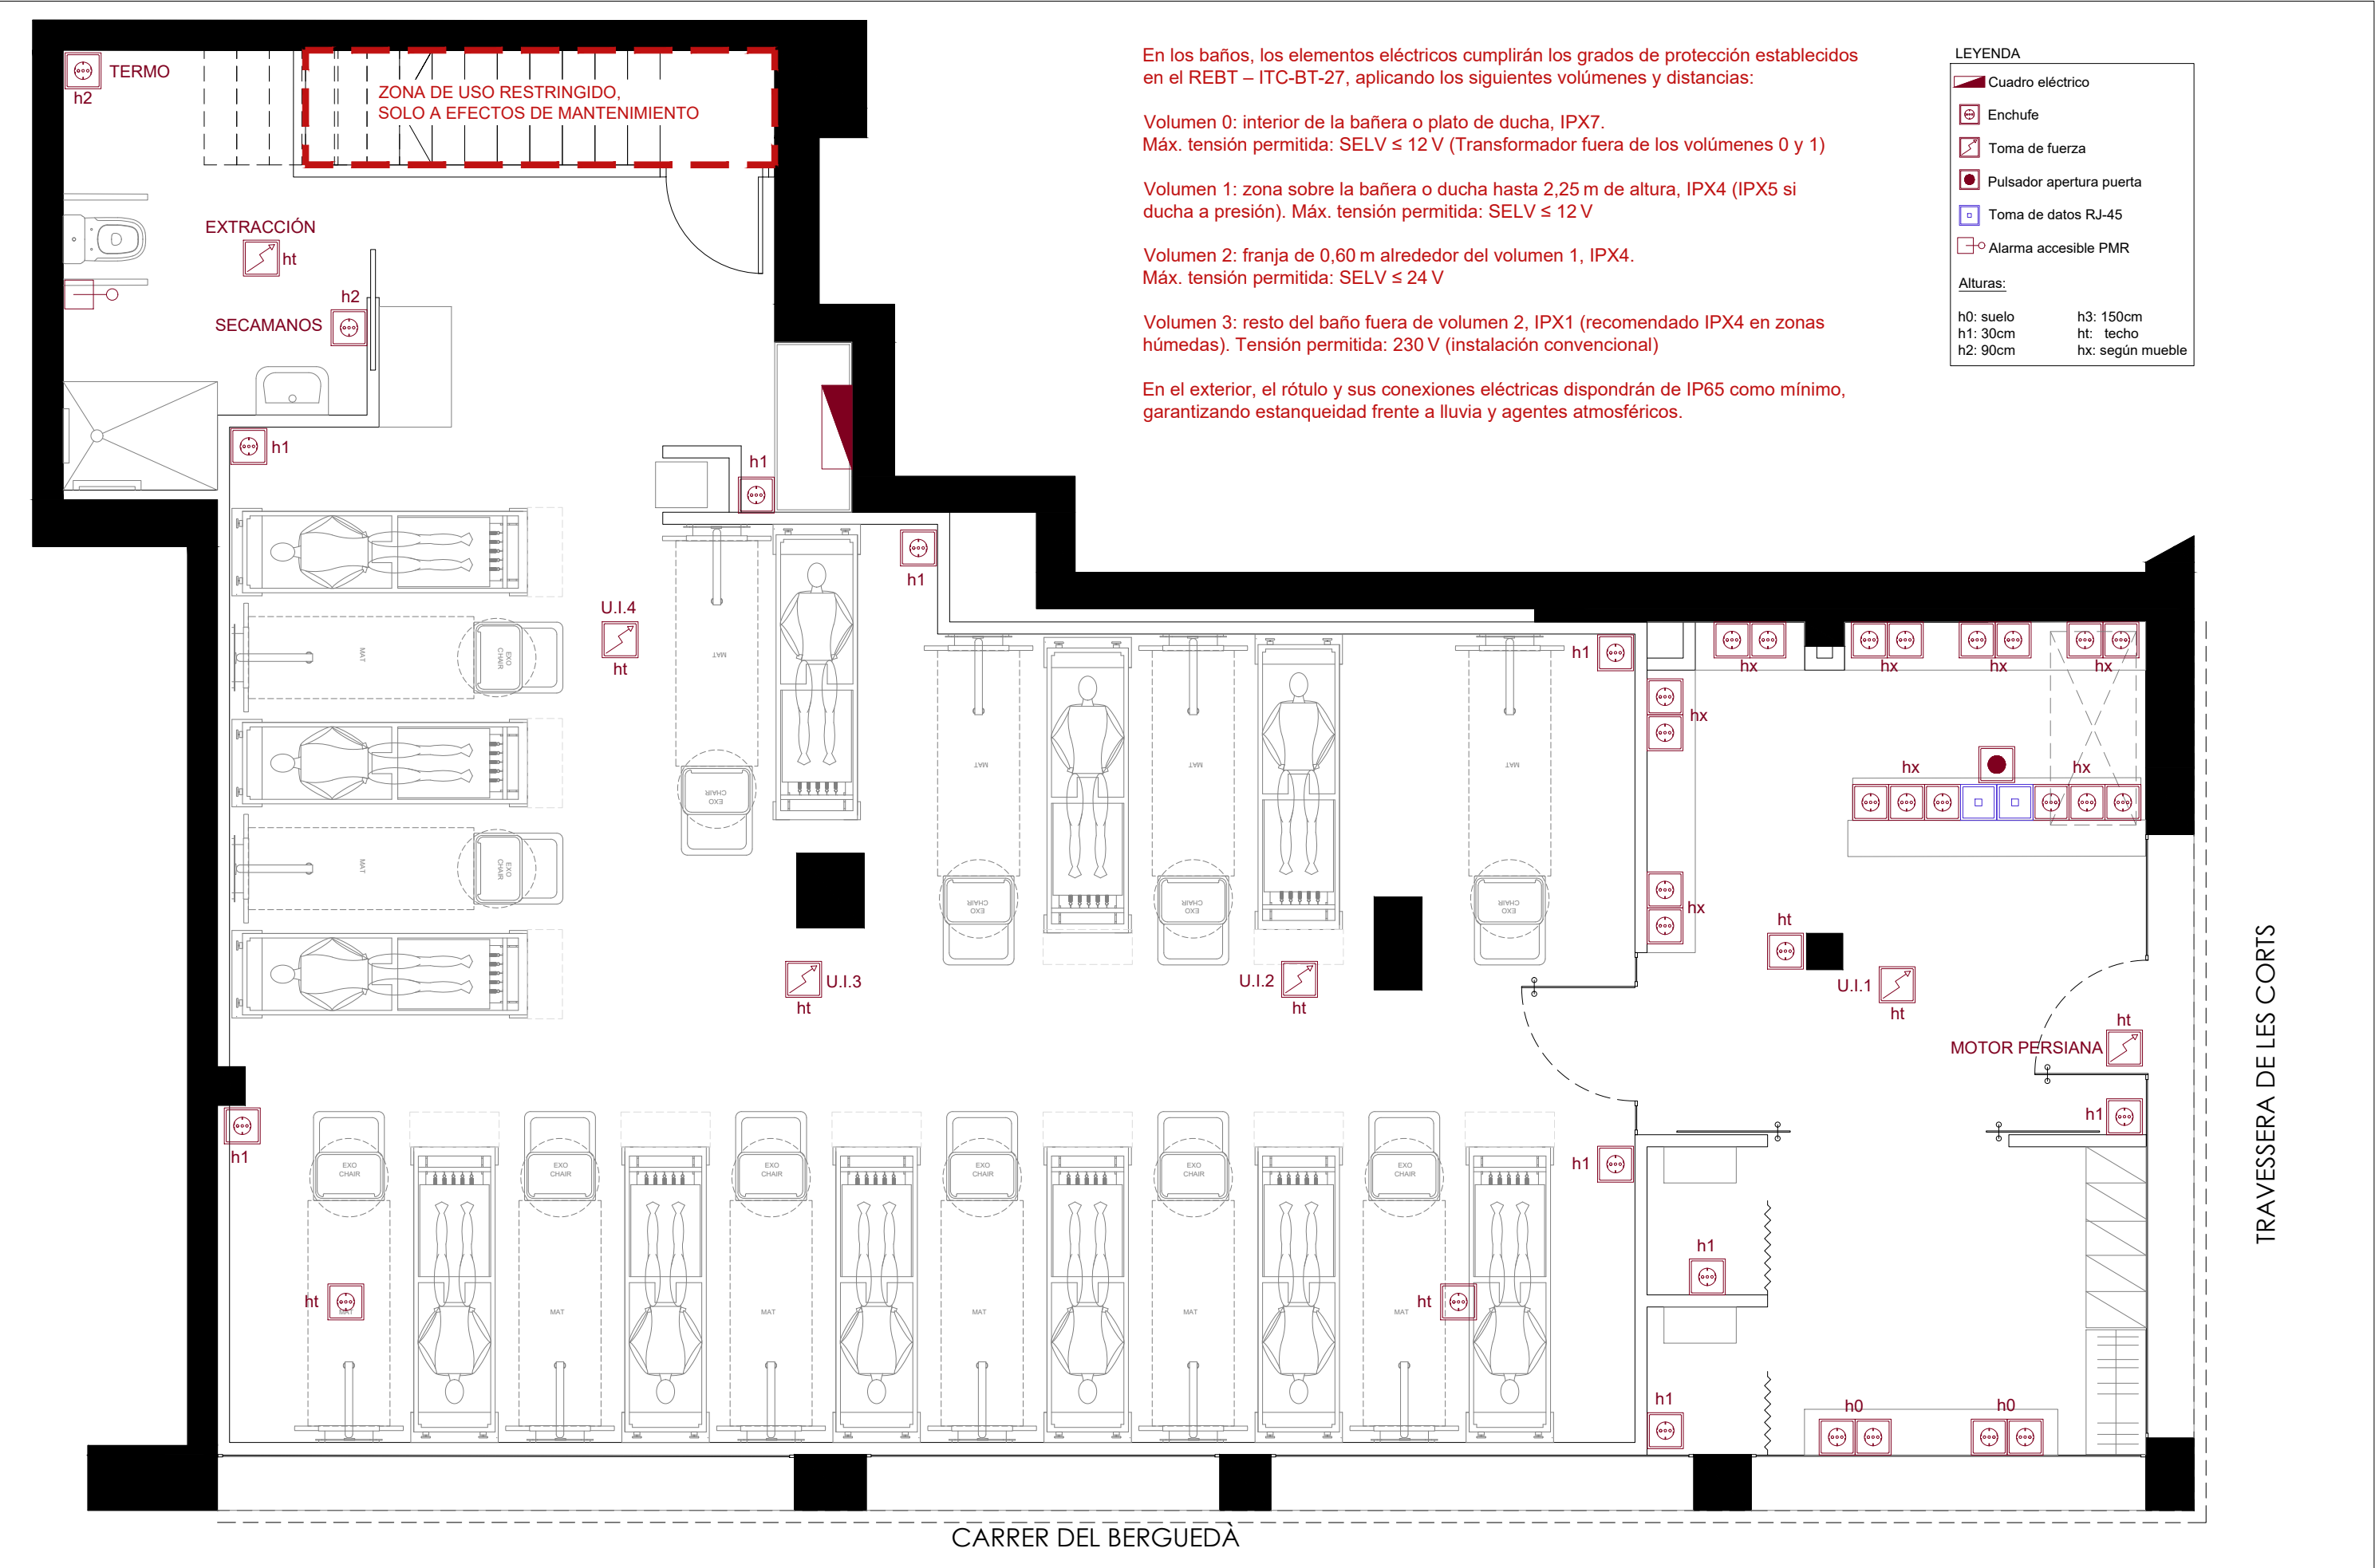

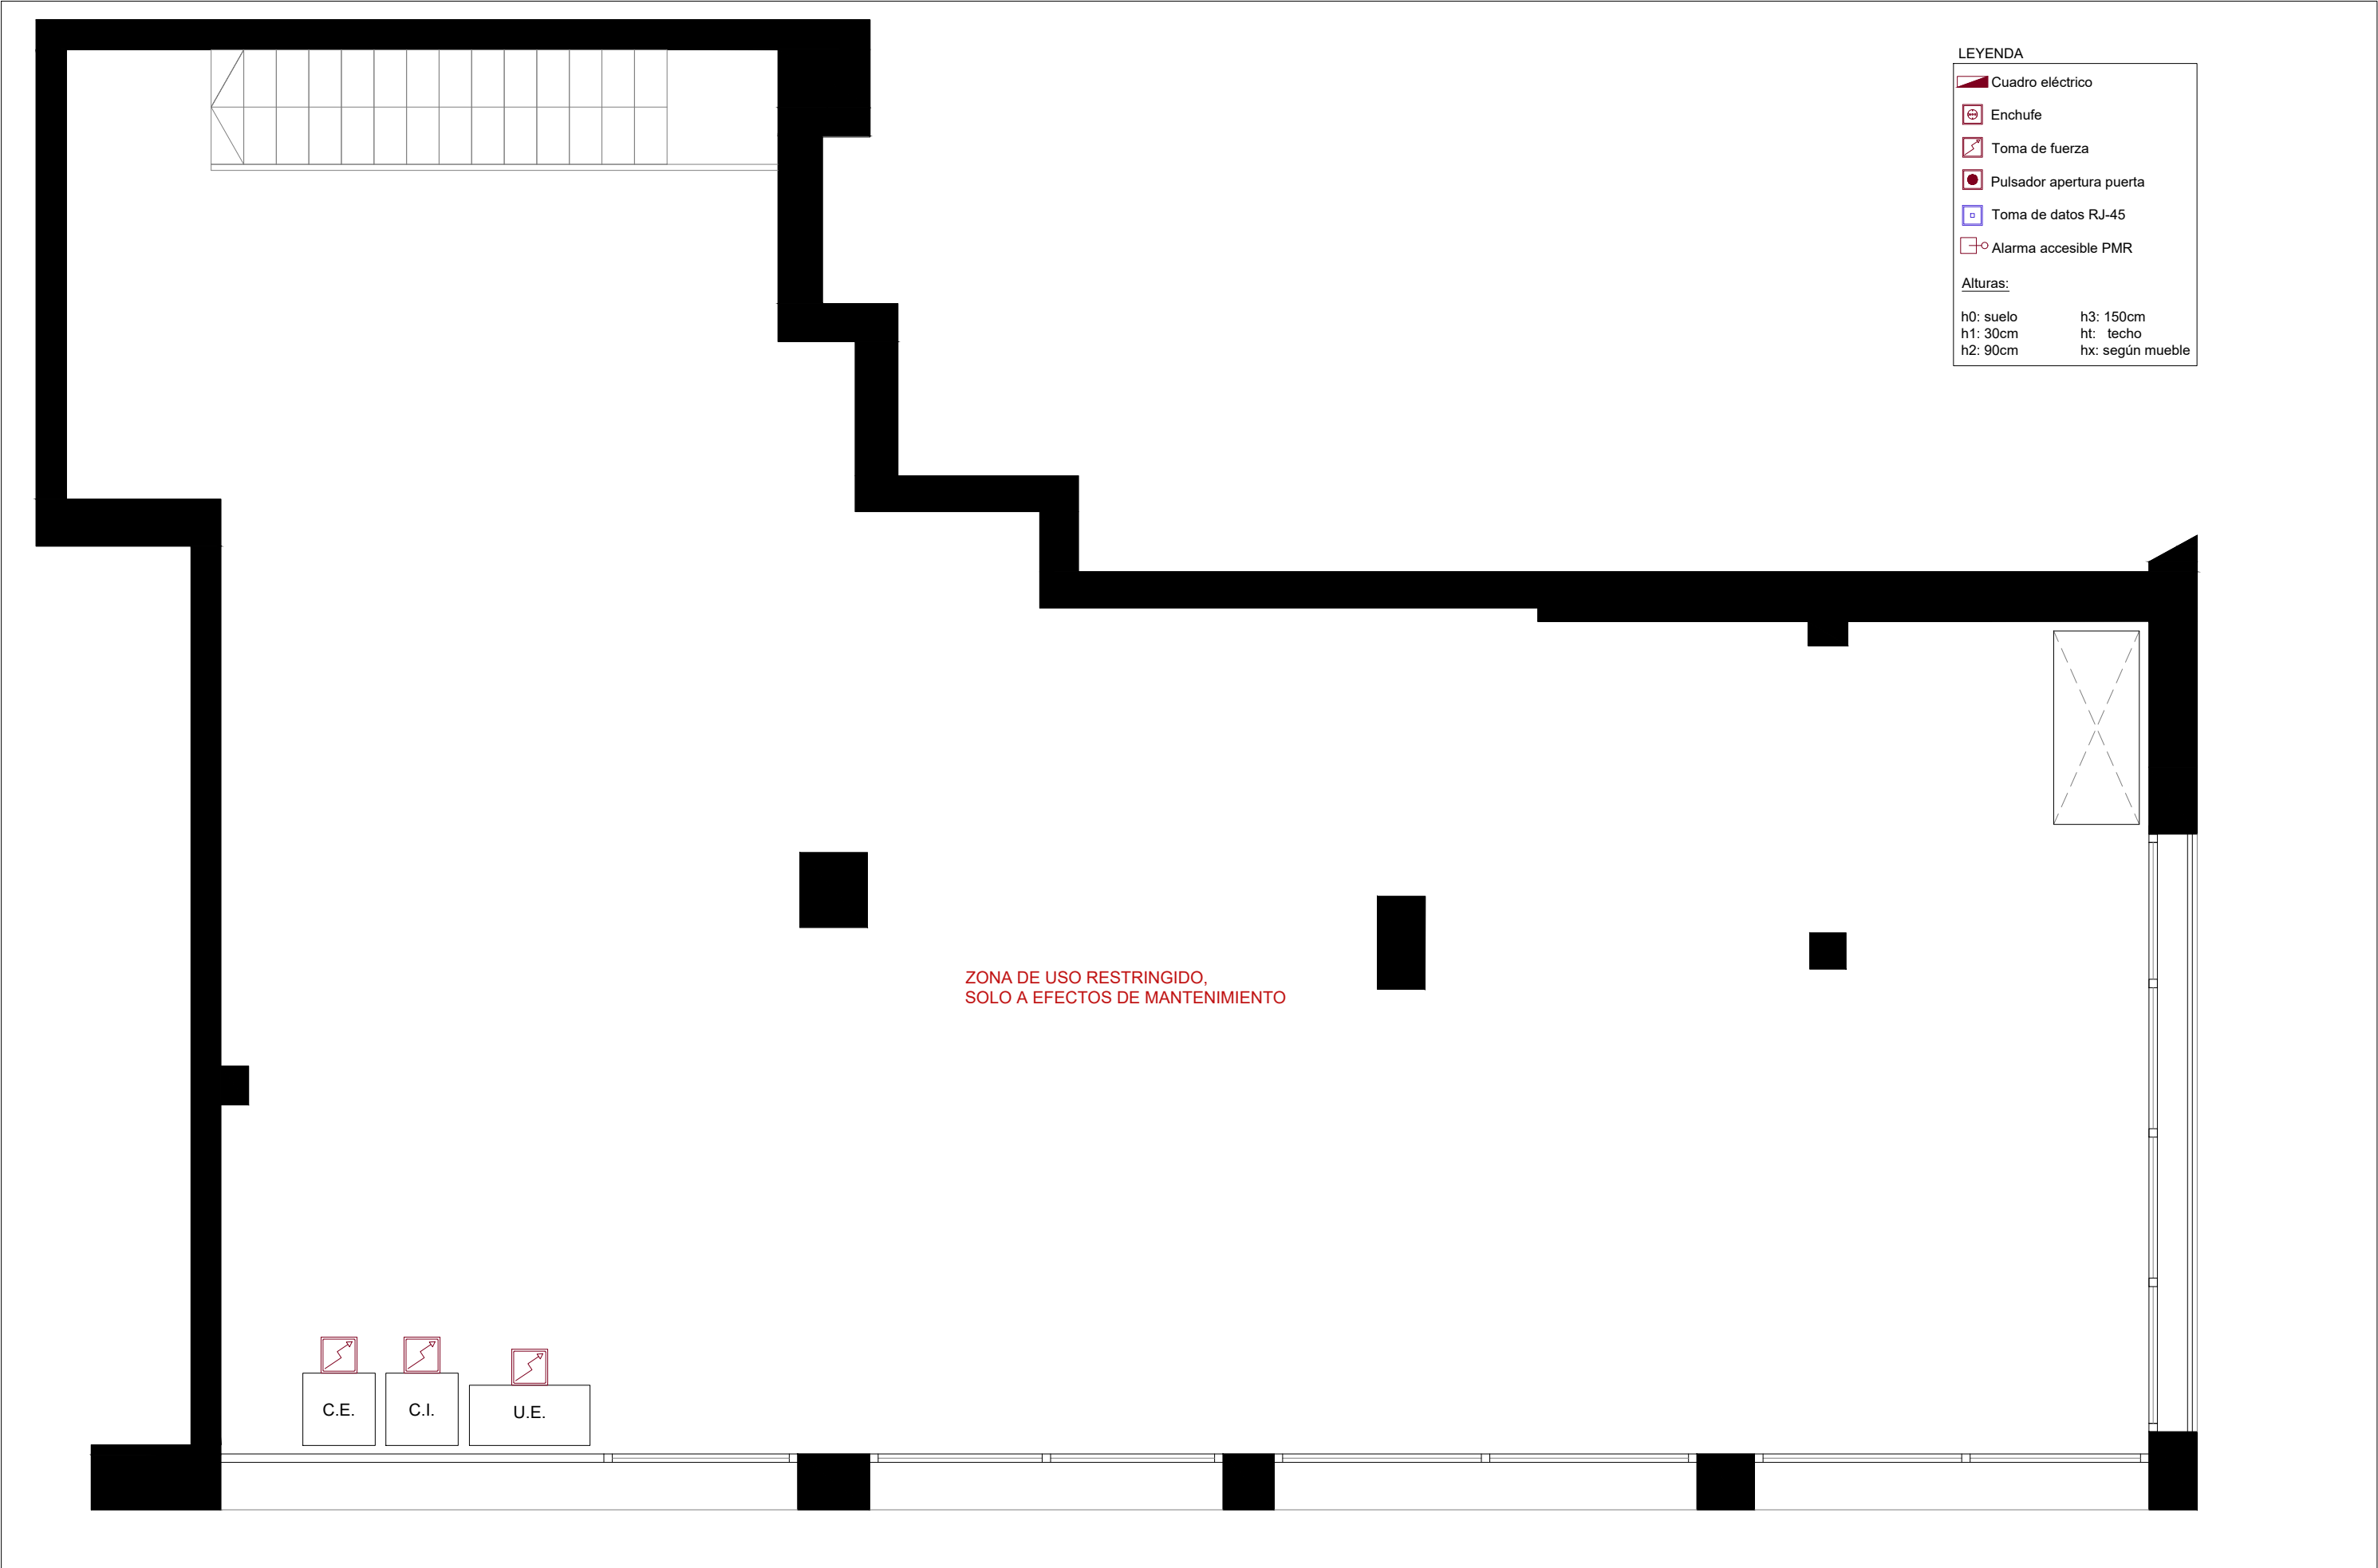

En los baños, los elementos eléctricos cumplirán los grados de protección establecidos en el REBT – ITC-BT-27, aplicando los siguientes volúmenes y distancias:

Volumen 0: interior de la bañera o plato de ducha, IPX7.
Máx. tensión permitida: SELV ≤ 12 V (Transformador fuera de los volúmenes 0 y 1)


Volumen 1: zona sobre la bañera o ducha hasta 2,25 m de altura, IPX4 (IPX5 si ducha a presión). Máx. tensión permitida: SELV ≤ 12 V

Volumen 2: franja de 0,60 m alrededor del volumen 1, IPX4.
Máx. tensión permitida: SELV ≤ 24 V

Volumen 3: resto del baño fuera de volumen 2, IPX1 (recomendado IPX4 en zonas húmedas). Tensión permitida: 230 V (instalación convencional)

En el exterior, el rótulo y sus conexiones eléctricas dispondrán de IP65 como mínimo, garantizando estanqueidad frente a lluvia y agentes atmosféricos.

LEYENDA	
	Foco Led orientable 20W 3000K 24V IP20
	Foco Led orientable 12W 3000K 24V IP20
	Foco Led fijo 10W 3000K 24V IP20
	Tira Led 14W/M 24V IP20 3000K + perfil + difusor.
	Tira Led 14W/M 24V IP20 RGB + telecomando + perfil + difusor.
	Punto de luz en pared/techo para tiras led y ubicación de driver
	Punto de luz en pared o techo
	Luz de emergencia
	Interruptor simple
	Interruptor para Led, con/sin dimmer.

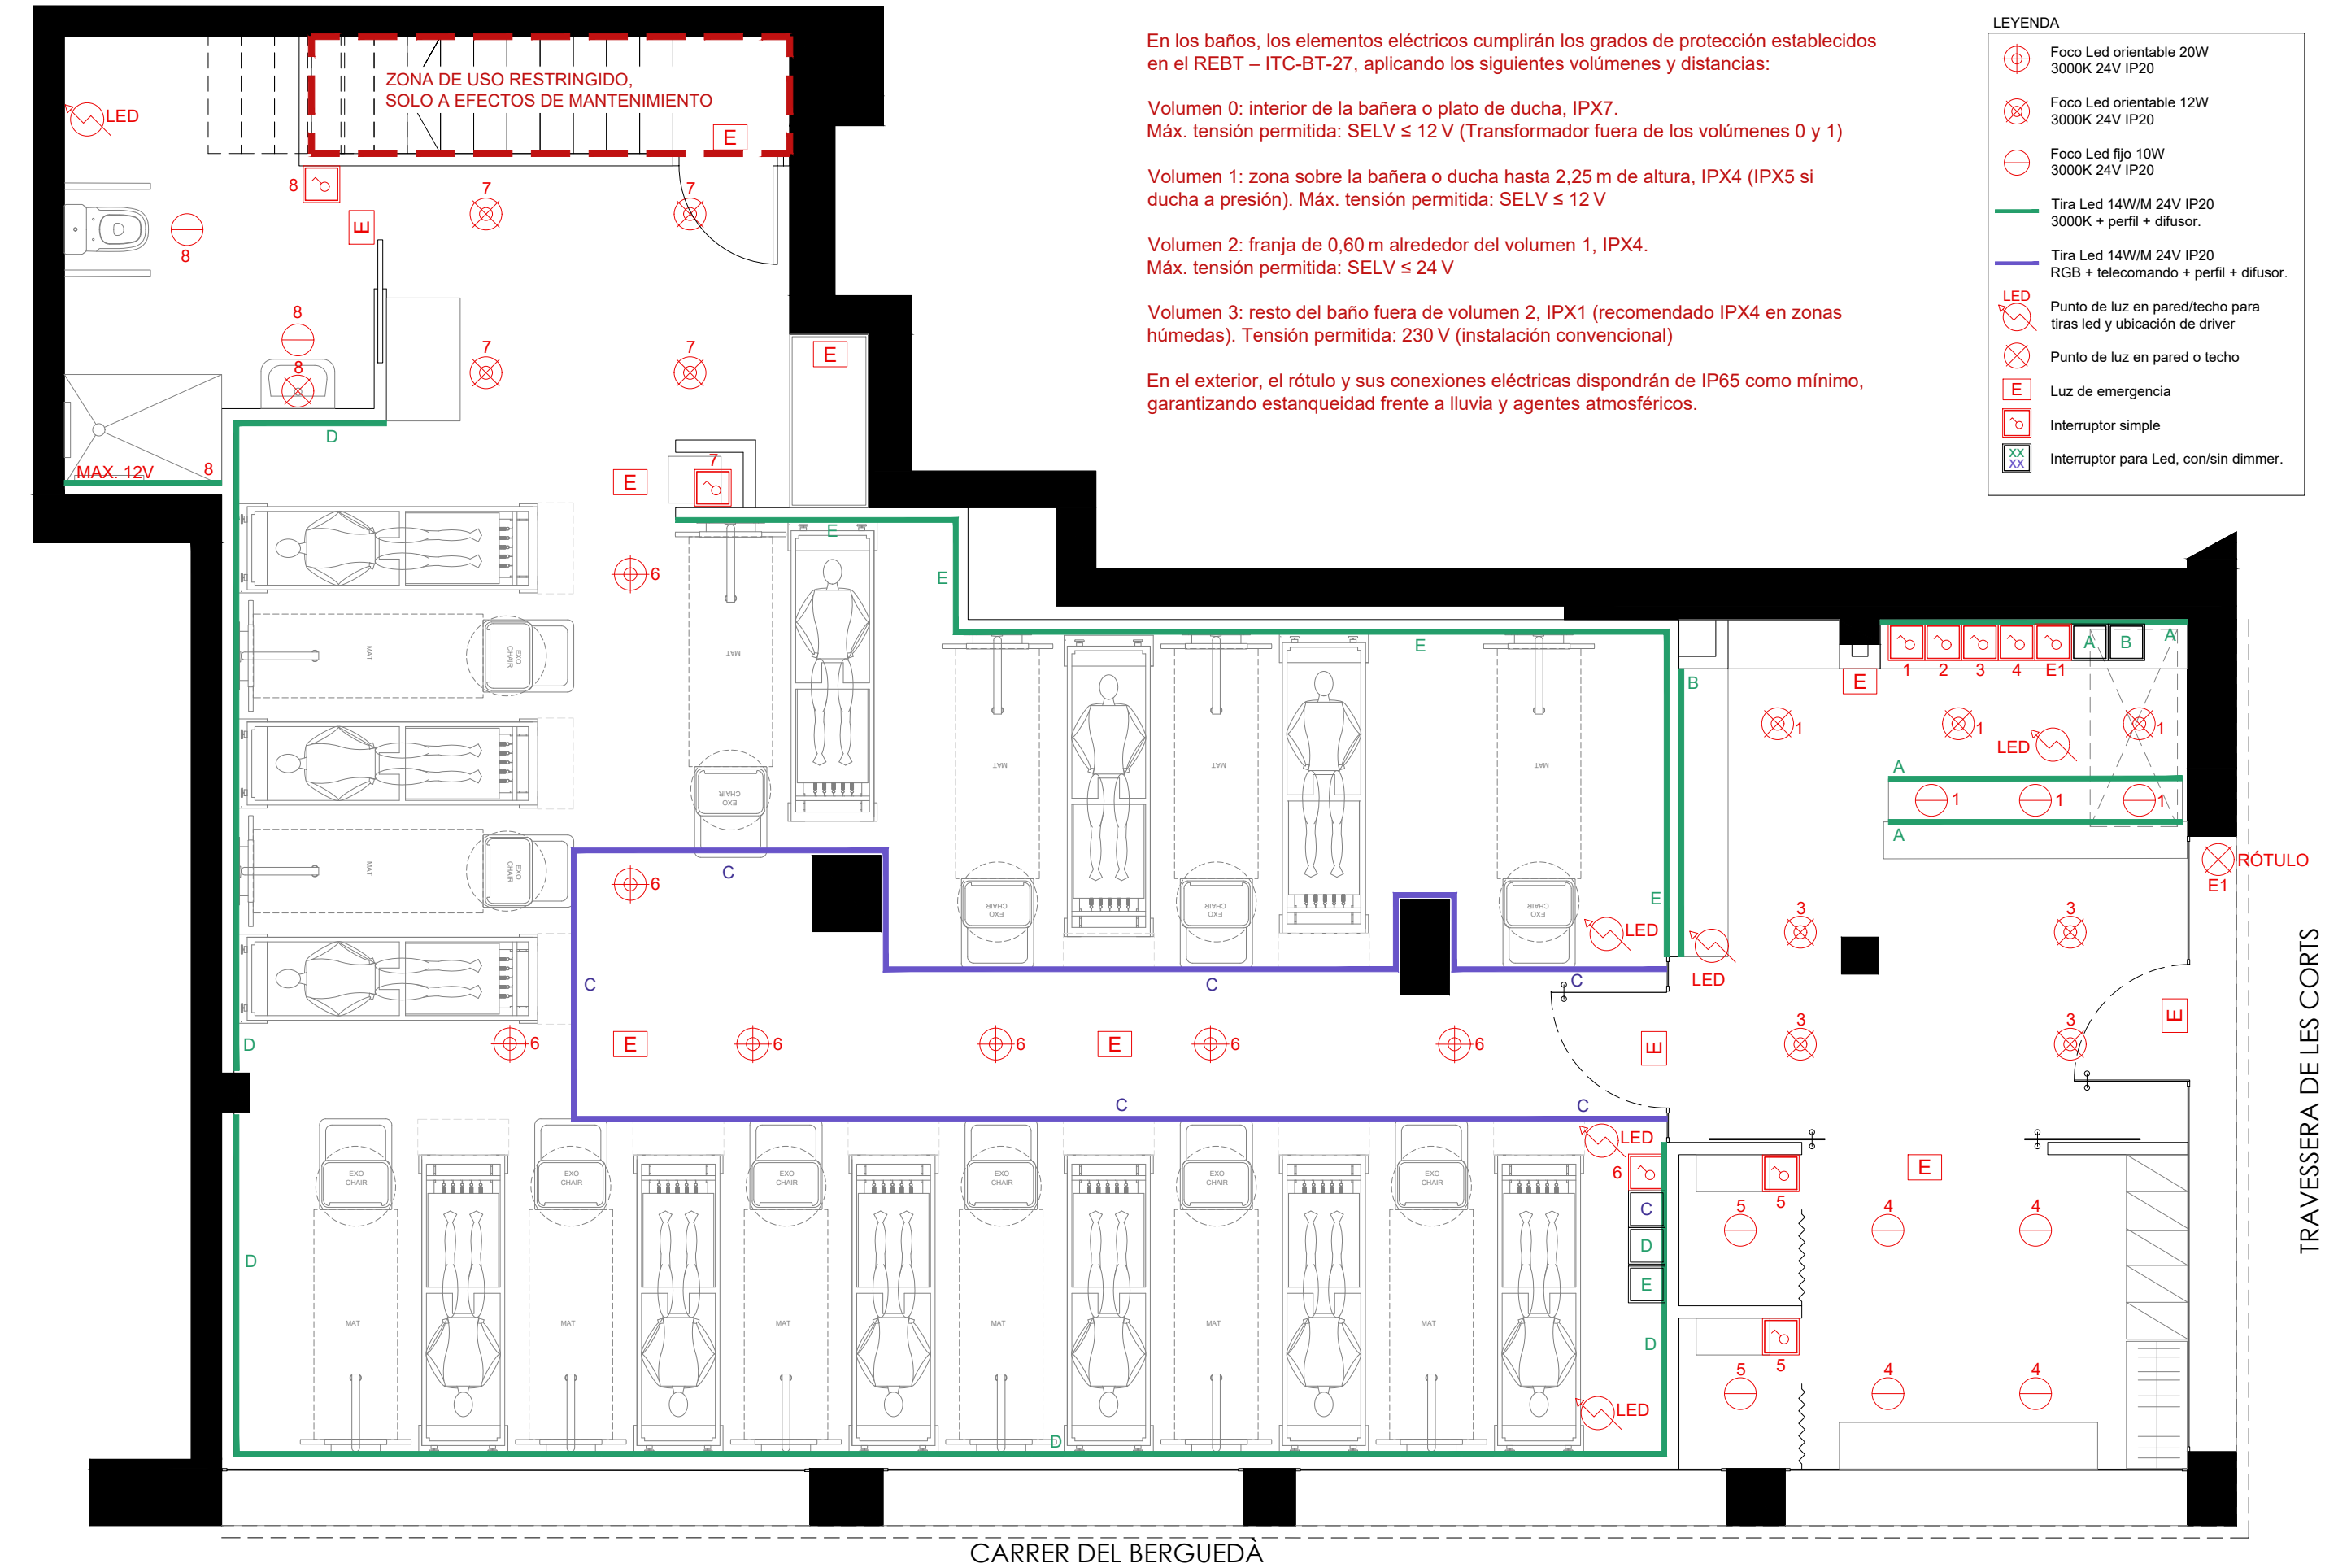

CARRER DEL BERGUEDA

TRAVESSERA DE LES CORTS



 
Carlos País
carlos.pais@cx2projectes.com / cx2projectes.com
Av Vallcarca 74 Ent 1, 08023 Barcelona. 660 719 250

PROJECTE: ACTIVIDAD CENTRO DE PILATES

Emplaçament:
Trav. Corts 302, PBA - Porta 1. 08029 Barcelona
l'Enginyer Tècnic Industrial:
Carlos País Collado nº Col·legiat: 24.134

Propietat:
Fitness Ibero Group, S.L

Contingut:
PLANTA BAJA
IL·LUMINACIÓ



Escala:
1/50
Data:
AGOSTO 2026

Plànol nº

EL03

