


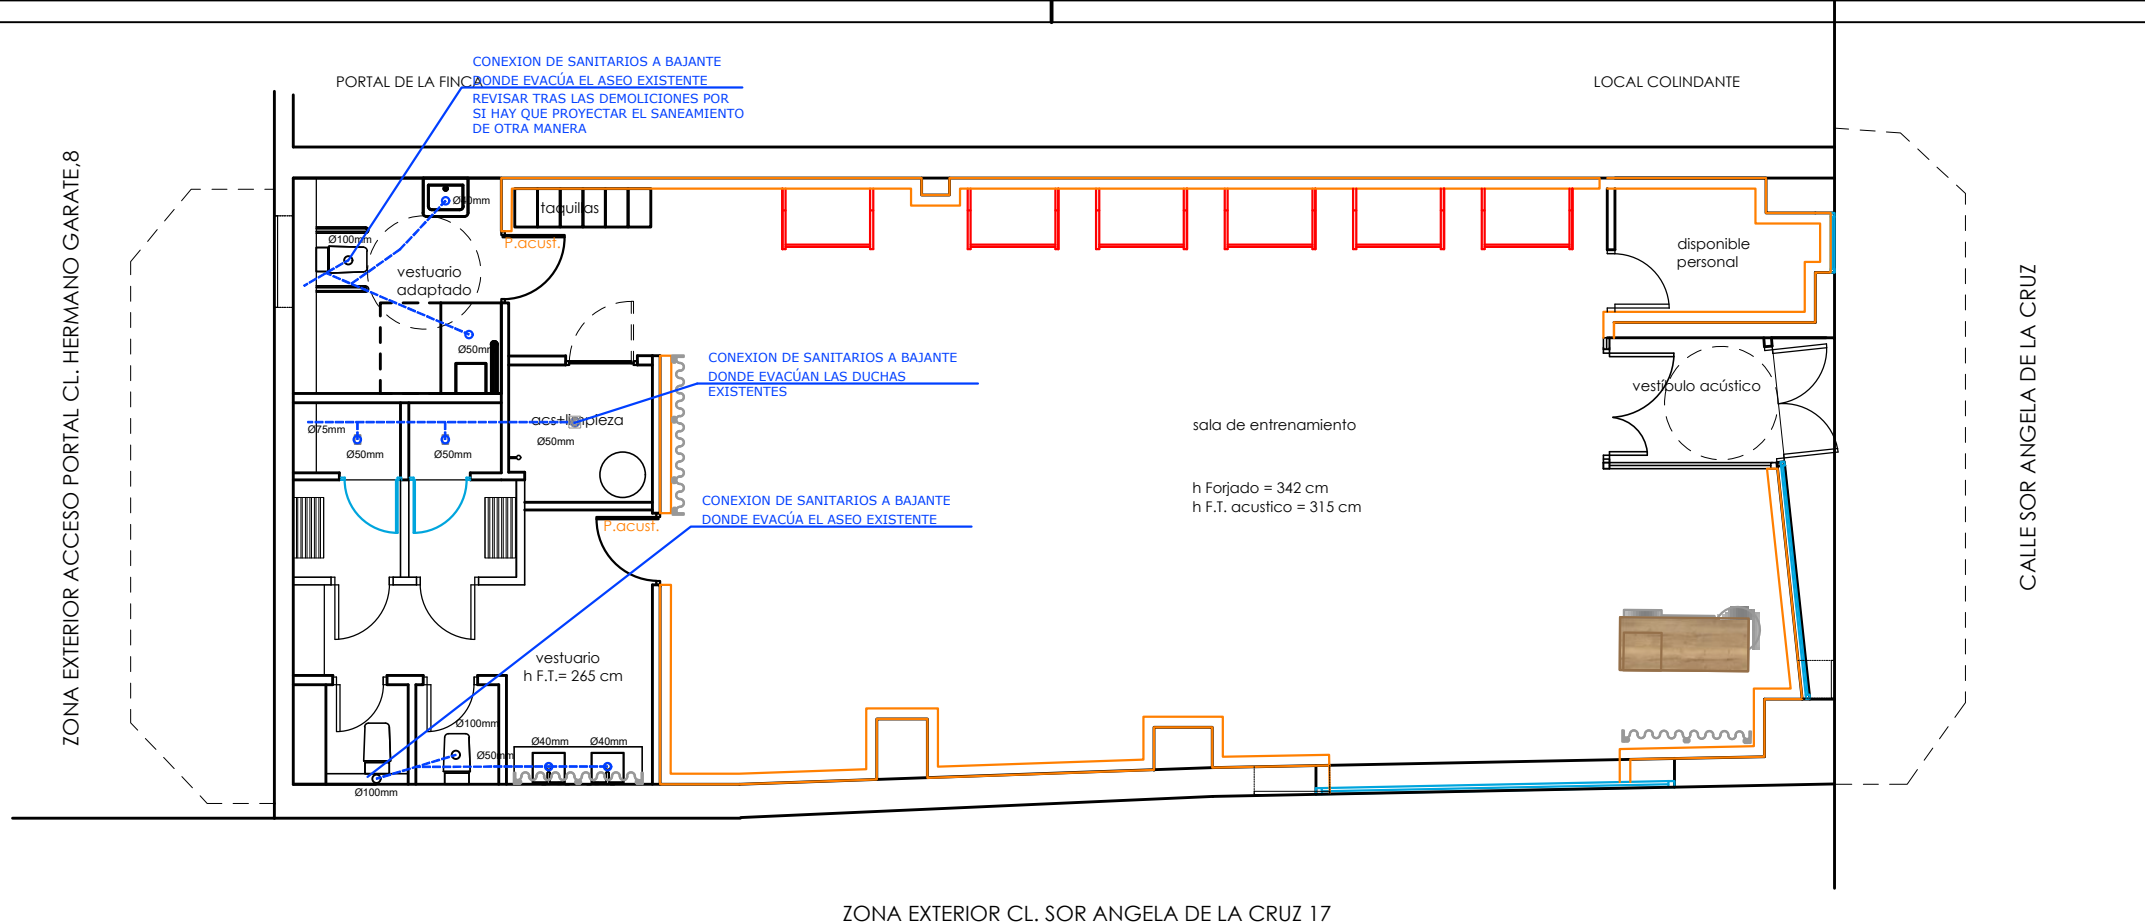

ZONA EXTERIOR CL. SOR ANGELA DE LA CRUZ 17

CONEXIONES TIPO		
	SIMB. ABREV.	DESAGUE
INODORO	WC	Ø110
LAVABO	LAV.	Ø40
URINARIO	MIG.	Ø40
VERTEDERO	VERT.	Ø80
FREGADERO	FR.	Ø40
DUCHA	DUCH	Ø50

saneamiento

- el desagüe de lavabos llevará sifón individual
- la pendiente será la máxima que permitan las características del local, con un mínimo del 1,5%

NOTAS:

1. La red de desagües se realizará en PVC
2. De ser viable la disposición de botes sifónicos. Se replantearán en obra, procurando siempre su colocación en un lugar lo mas oculto posible, a una distancia inferior a 2.5 m. desde aparatos y 2 m. a bajante.
3. Se colocarán registros de limpieza al pie de la bajante, en los encuentros, cambios de pendiente y dirección y en los tramos rectos cada 15 m.
4. Los desagües de climatización irán conducidos y se conectarán a un bote sifónico. Aquellos desagües que no se puedan conectar al bote, deberán disponer de sifón individual y se conectaran a una bajante.
5. La red de desagües se realizará por debajo del suelo.
6. La red colgada tendrá una pendiente mínima del 1%

LEYENDA DE SANEAMIENTO	
	ARQUETA DE REGISTRO
	BOTE SIFÓNICO
	SUMIDERO SIFÓNICO PVC
	SUMIDERO LONGITUDINAL SCHLÜTER KERDI-LINE
	BAJANTE DE DESAGÜES
	TUBERÍA DE DESAGÜE
	Ø50 DIÁMETRO NOMINAL
	SENTIDO DE LA EVACUACION
	DESAGUES DE CLIMATIZACION COLGADOS

SE REVISARA LA INSTALACIÓN DE SANEAMIENTO EXISTENTE TRAS LAS DEMOLICIONES POR SI HAY QUE PROYECTAR EL SANEAMIENTO DE OTRA MANERA YA QUE EN LA ACTUALIDAD NO SE PUEDE DEDUCIR SI EXISTEN DOS BAJANTES O DOS PARA CONECTAR

LOS DESAGÜES DE LAS UNIDADES INTERIORES Y EXTERIOR DE CLIMATIZACIÓN IRÁN CONDUCCIDOS Y SE CONECTARÁN A UN BOTE SIFÓNICO. AQUELLOS DESAGÜES QUE NO SE PUEDAN CONECTAR A UN BOTE, DISPONDRÁN DE SIFÓN INDIVIDUAL Y SE CONECTARÁN A UNA BAJANTE.

PROYECTO DE IMPLANTACIÓN DE LA ACTIVIDAD DE GIMNASIO EN LOCAL COMERCIAL

SITUACIÓN: CALLE HERMANO GARATE, Nº 8 LOCAL 2C, CON ACCESO POR CALLE SOR ANGEL DE LA CRUZ, Nº 17, 28020 MADRID

PLANO: SANEAMIENTO ESTADO REFORMADO

FECHA: 30 DE ABRIL DE 2026

PLANO Nº:

PROMOTOR: PASIVOS AL CUBO S.L.

LU-06R

INGENIERO TÉCNICO INDUSTRIAL.: BEATRIZ MARTINEZ ALMONACID

INGENIERÍA: BM+

ESCALA: 1:100